


Piano Terra Impianto Elettrico
Scala 1:100

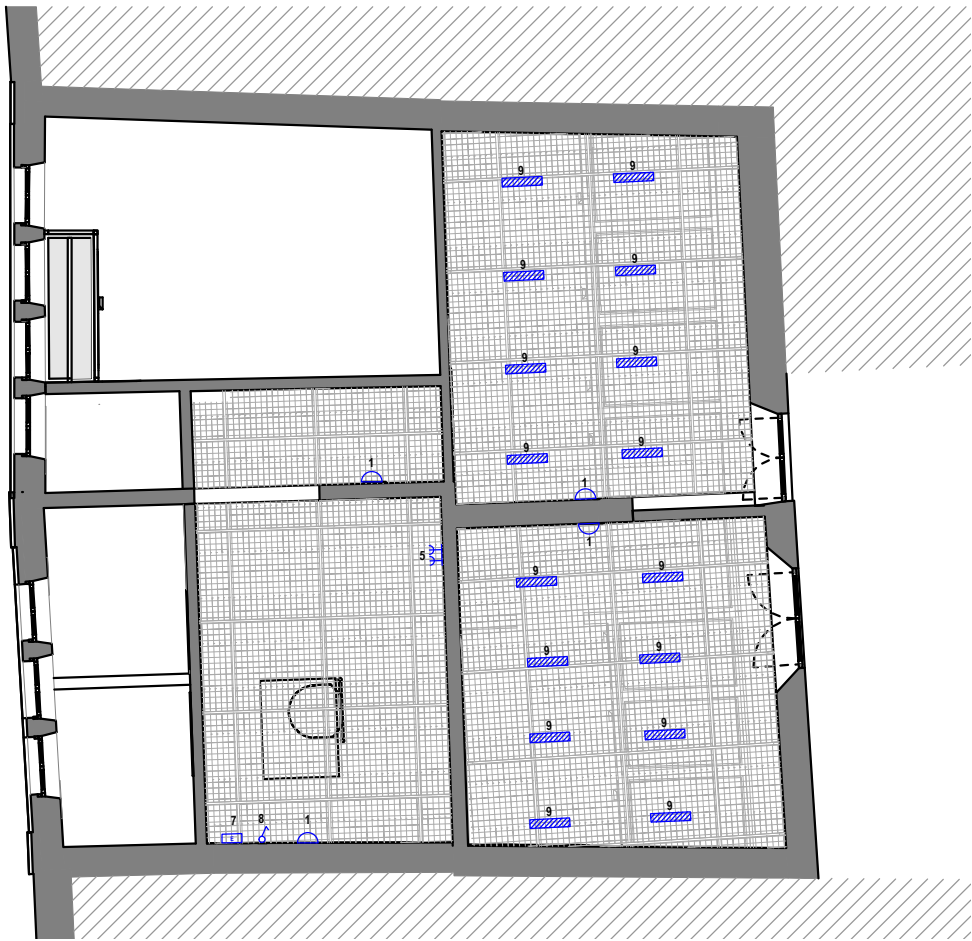

LEGENDA		
1		Plafoniera a parete Disano oblò J 2.0
2		Corpo illuminante Artemide dioscuro 14
3		Faretto da incasso Disano Health
4		Sensore presenza sistema DALI
5		Presa schuko
6		Disano oblo 2.0
7		Apparecchio LED luce di sicurezza
8		Interruttore unipolare
9		Plafoniera LED h.2m Disano Echo
10		Pannello di comando accensione luci - DALI
11		Corpo illuminante Ariel
12		Corpo illuminante Artemide dioscuro 25
13		Apparecchio LED Pittogramma uscita

Piano Primo Elettrico
Scala 1:100



Città di Lucca
COMUNE DI LUCCA
Settore Dipartimentale 05 – Lavori Pubblici e Traffico
U.O. 5.1 – Edilizia Pubblica
Via Santa Giustina n. 6, 55100 Lucca (LU)



PROGETTO DI FATTIBILITÀ TECNICO-ECONOMICA
PT 80A/2025 – Interventi di manutenzione straordinaria su patrimonio comunale –
Manutenzione straordinaria dei bagni pubblici comunali siti in Via Pescheria e in Via delle
Chiavi d'Oro nel centro storico
Soggetti a CAM: DM 24 novembre 2025 (Edilizia)
CUP (Progettazione) J66F25000180004

INTERVENTO VIA PESCHERIA

PROGETTISTI

Progettazione opere architettoniche
Colucci&Partners Architettura

Progettazione impianti elettrici, speciali e prevenzione incendi
T.P.C. Progetti srl

DIRIGENTE

Ing. Antonella Giannini

R.U.P.

Ing. Stefano Angelini

TAV.

L054_PF_R00_ IME_G_01

ELABORATO

ELABORATI GRAFICI
IMPIANTO ELETTRICO

SCALA 1:100

FOGLIO A2

Emissione	Data	Descrizione
0	Ottobre 2026	Consegna P.F.T.E.
1		
2		